

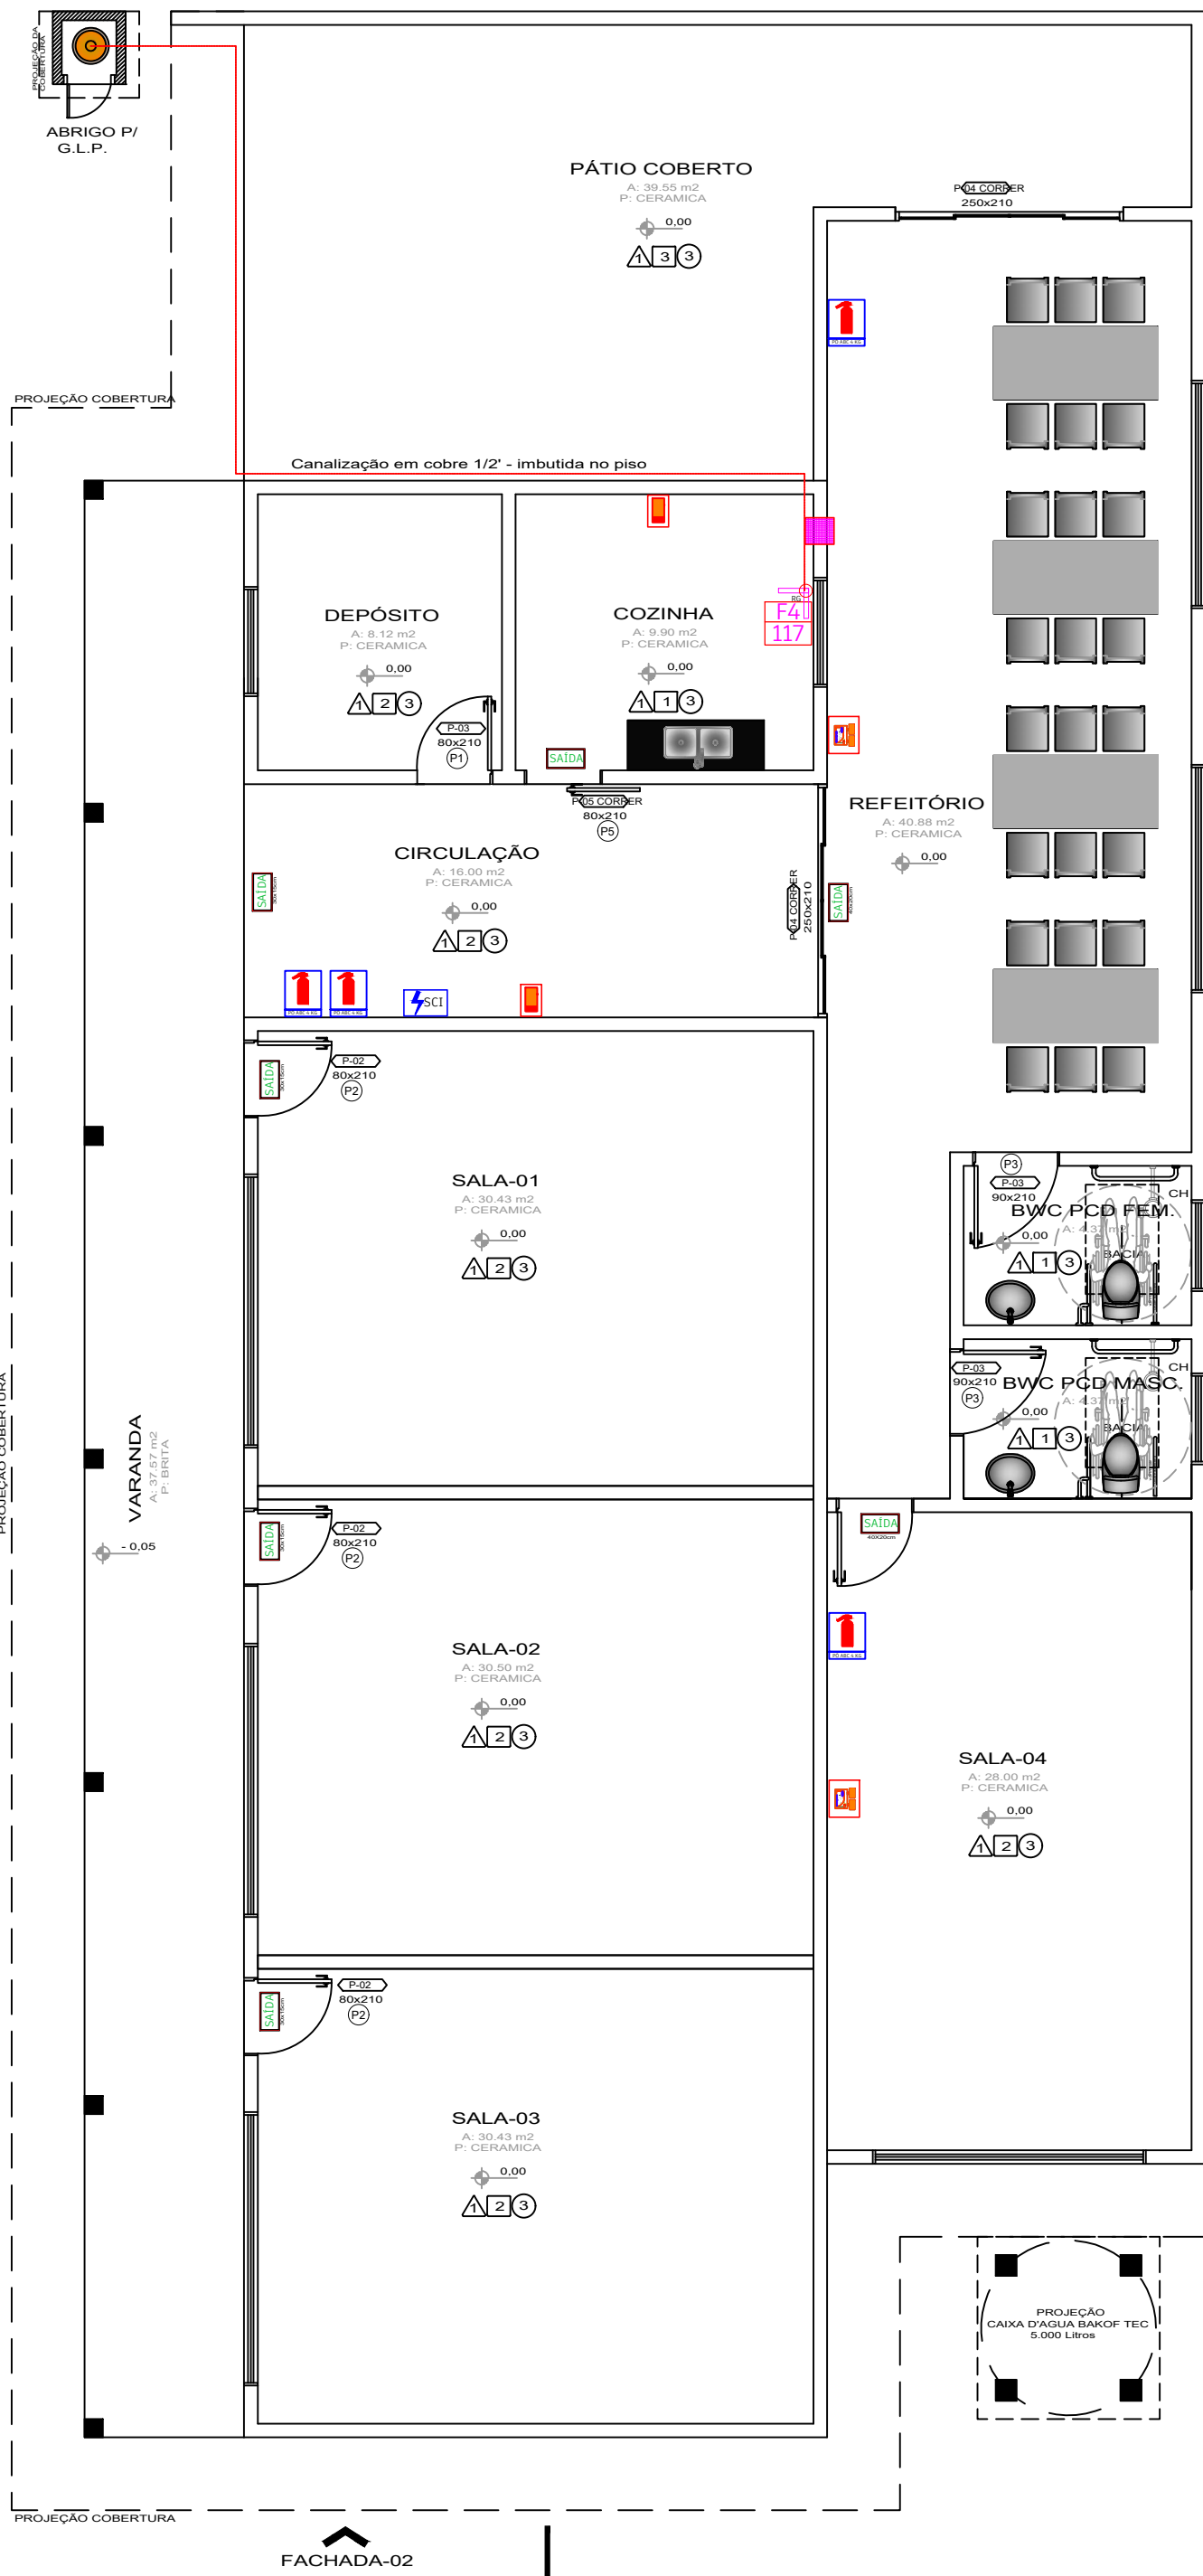


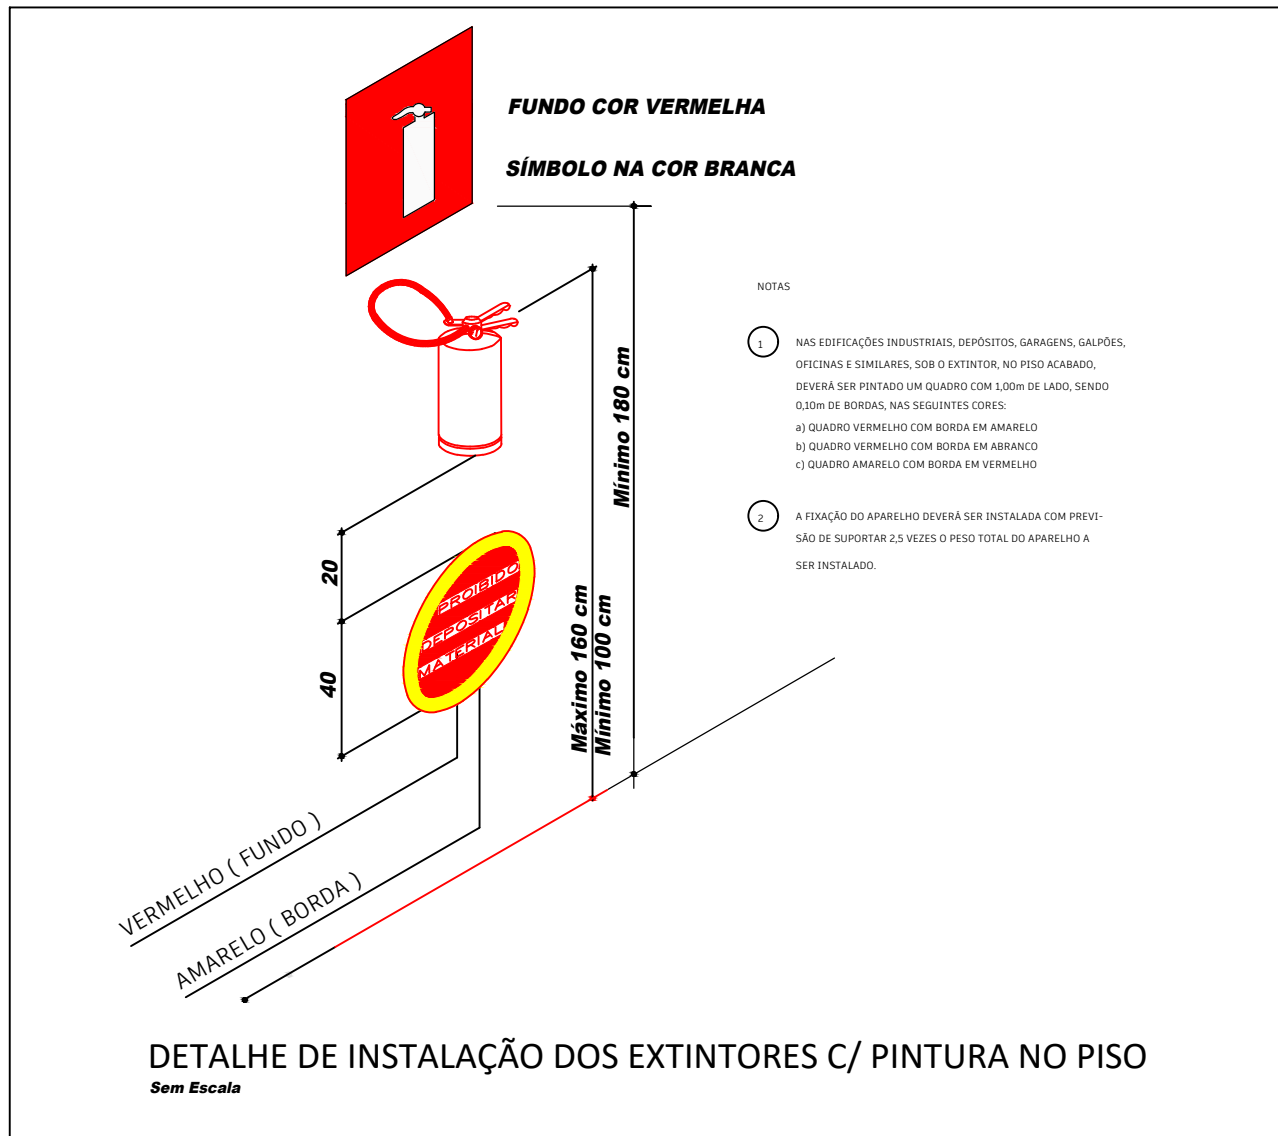

PLANTA BAIXA-REFORMA/AMPLIAÇÃO
Escala 1/75
A: 305,96 m2

LEGENDA	
	EXTINTOR DE INCÊNDIO DE PÓ ABC 4 KG, CONF. DETALHES NESSA PRANCHA CAPACIDADE EXTINTORA (CE) 20-B-C
	BLOCO AUT. DE ILUMINAÇÃO DE EMERG. MODELO 1, CONF. DETALHES NESSA PRANCHA
	BLOCO AUT. DE ILUMINAÇÃO DE EMERG. MODELO 2, CONF. DETALHES NESSA PRANCHA
	PLACA A SER INSTALADA DIRETO NOS PONTOS DE SAÍDA, CONFORME DETALHES NESSA PRANCHA
	FOGÃO 4 BOCAS SEM FORNO, CONSUMO 115 Kcal/min
	ABERTURAS DE VENTILAÇÃO EM PAREDES, CONFORME DETALHES NESSA PRANCHA
	REGISTRO DE CORTE NO PONTO DE CONSUMO, CONFORME DETALHES NESSA PRANCHA
	QUADRO DE DISJUNTORES DOS SISTEMAS DE SCL

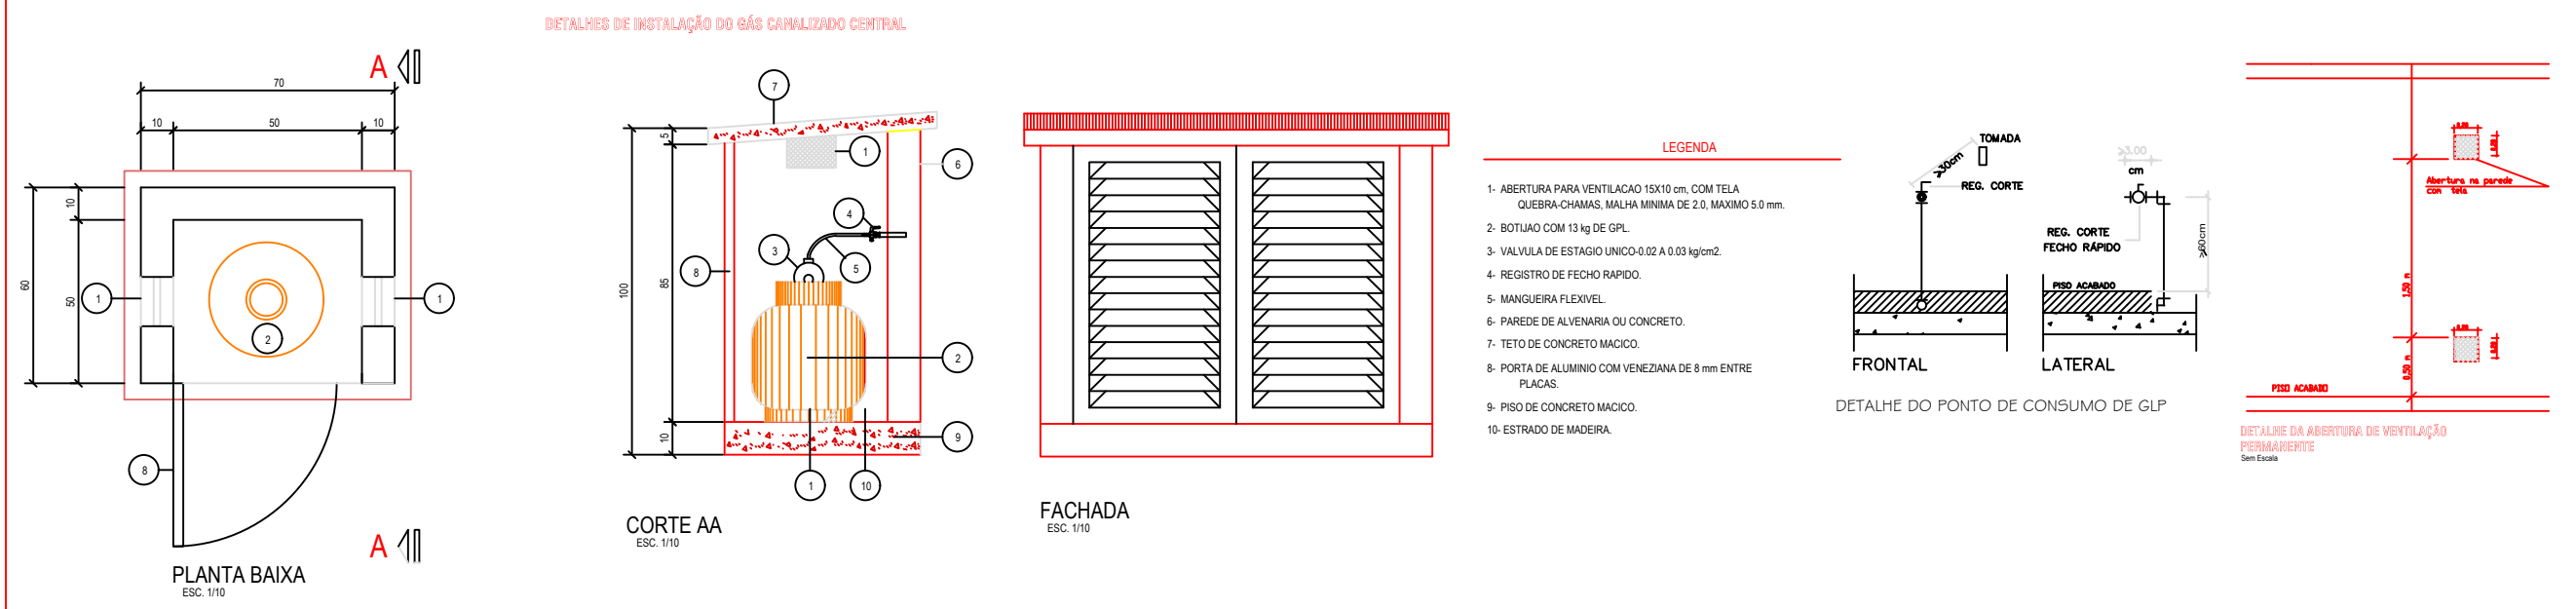

Matricula Terreno nº

ART nº

Resumo do Terreno

JUNIOR JOSE WERLMOLEN
Data: 06/05/2025 08:22:42-0300
Verifique em <https://validar.dl.gov.br>

Proprietário

Prefeitura Municipal de Leoberto Leal
C.N.P.J.: 82.924.390/0001-50

Unidade Escolar:

NÚCLEO ESCOLAR RIO PARADA

PROJETO PREVENTIVO

Local: RUA DANIEL PÉTRY
BARRIO - CENTRO

ANTONIO CARLOS-SC

Uso
EDUCACIONAL

Referência: PLANTA BAIXA
DETALHES DE INST. DOS SISTEMAS PREVENTIVOS

Arquivo:
NÚCLEO ESCOLAR RIO PARADA

Área
305,96m²

Data
MARÇO/2026

Desenho
Luciano Jaroxeski

Prancha
PPCI-01
01 de 01

Formato - A1 (841,00x594,00)